


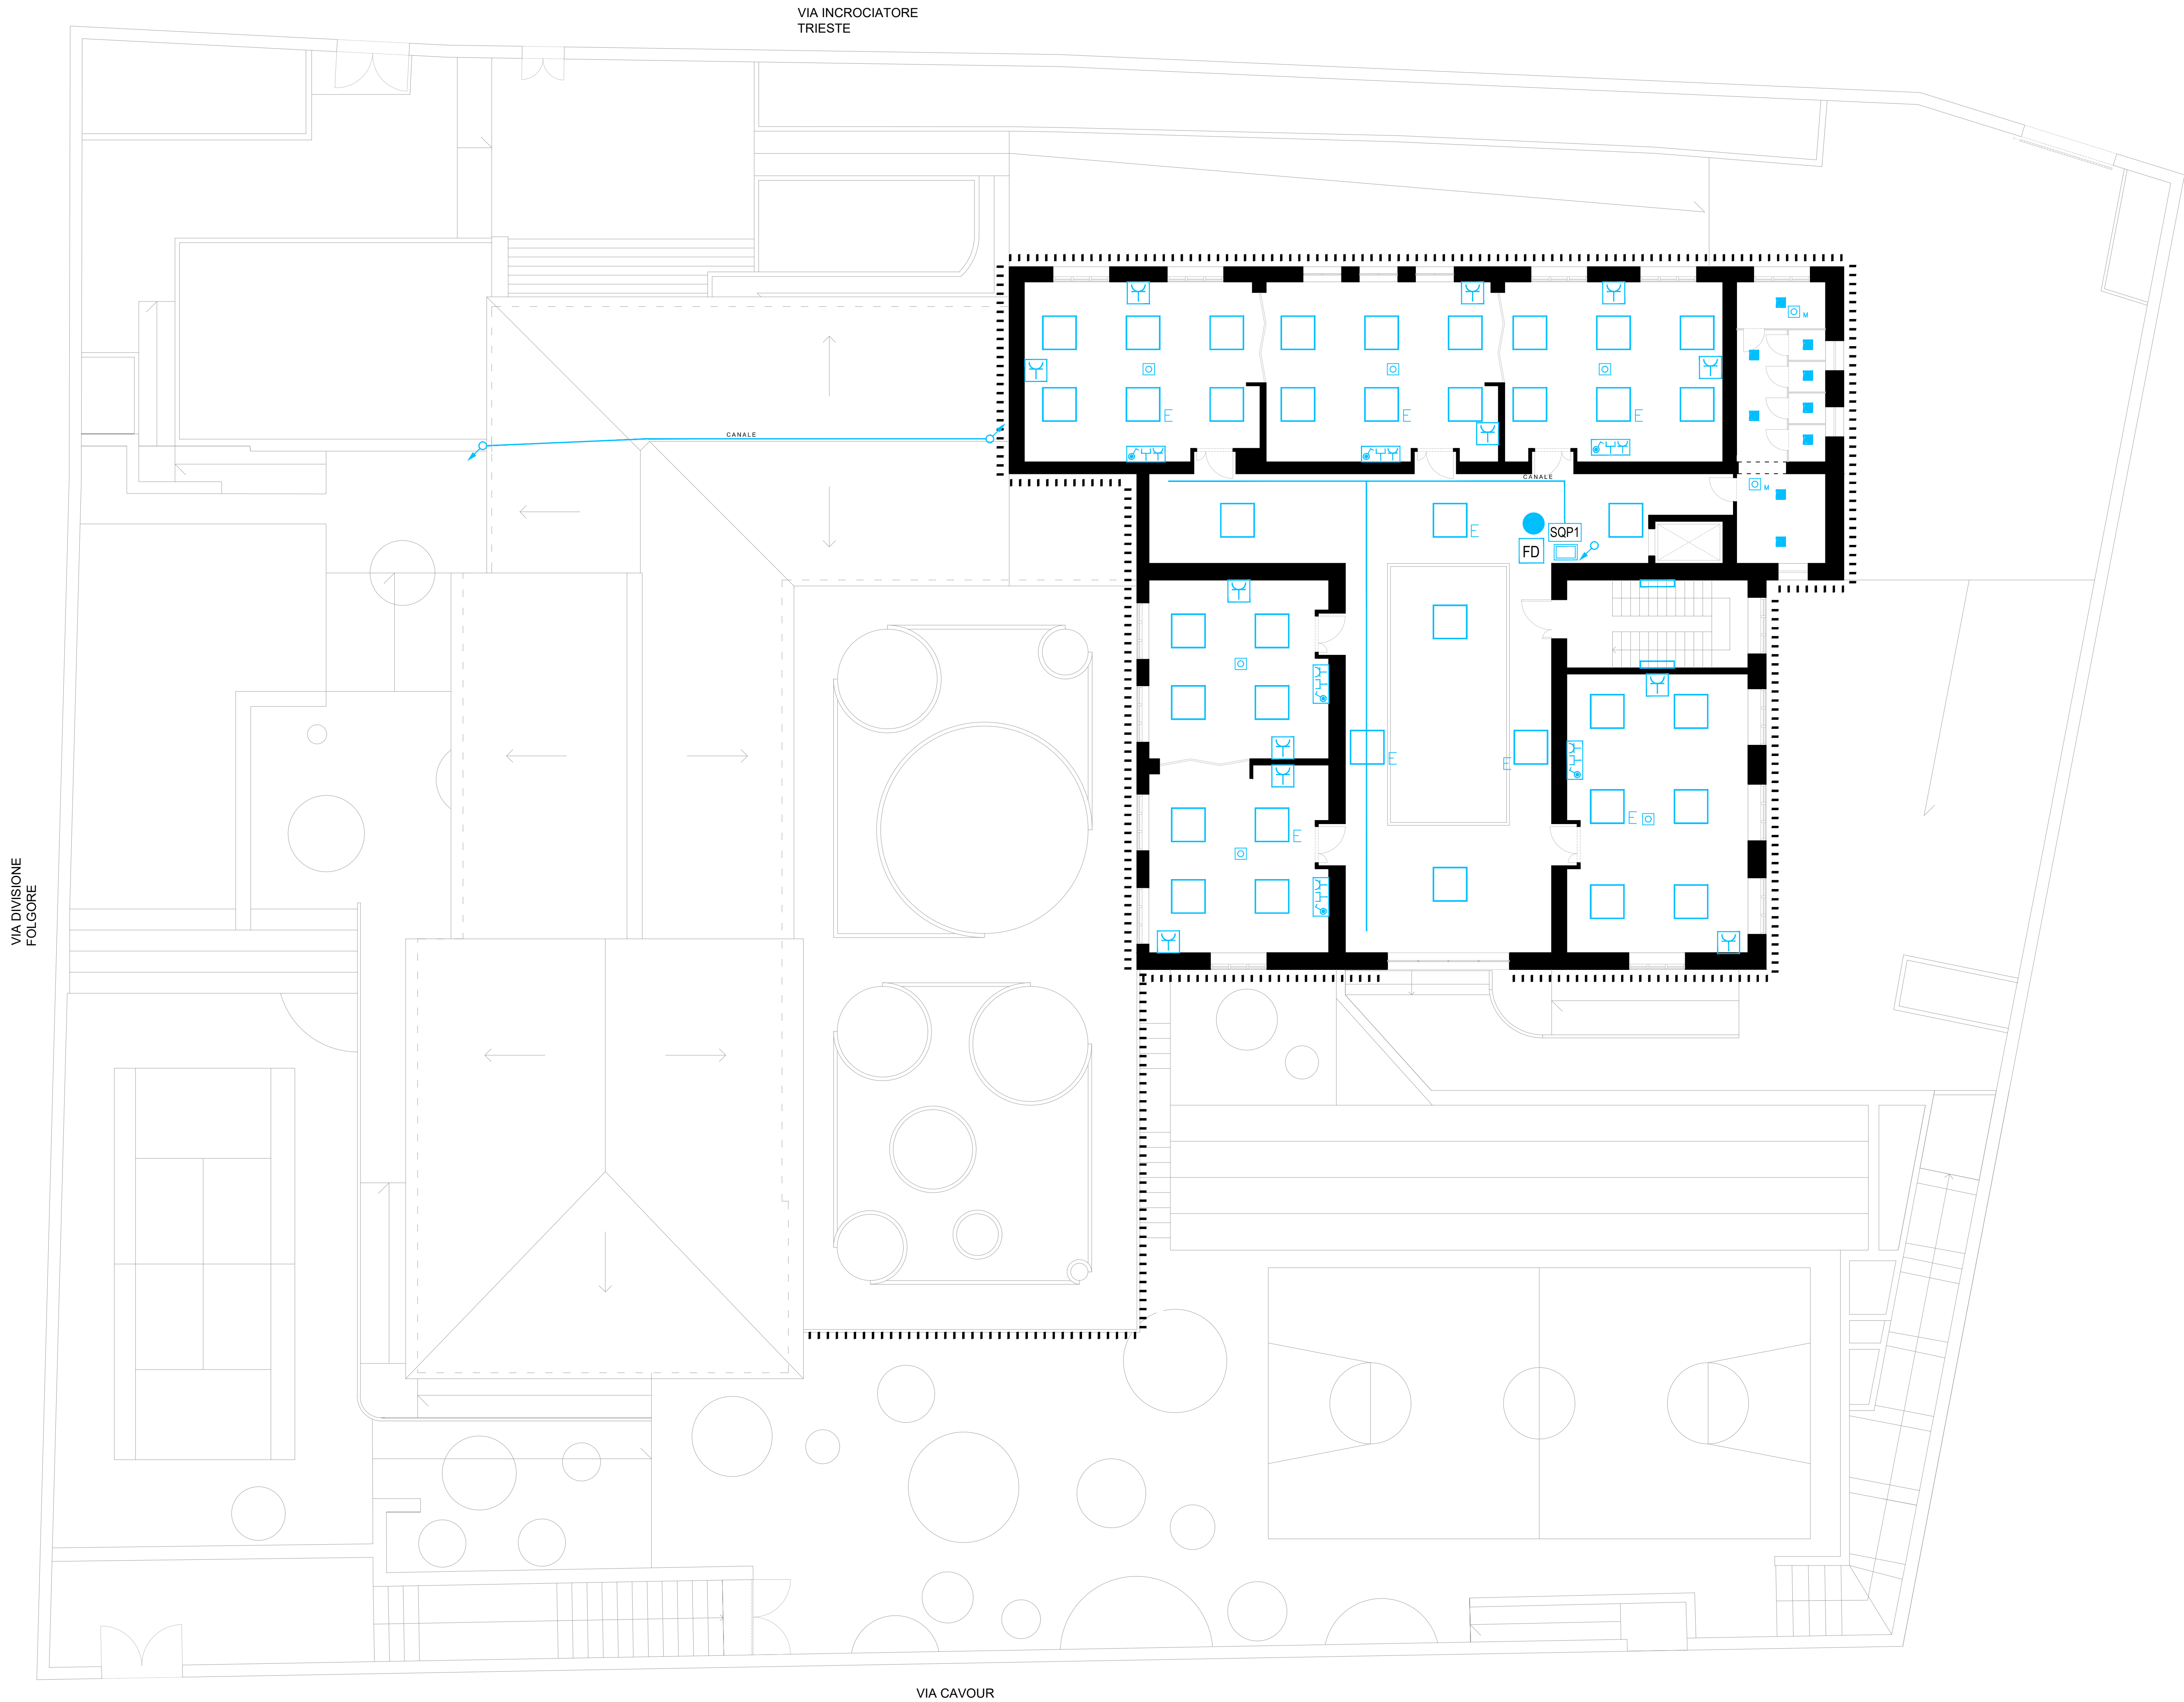


LEGENDA	
	APP. ILL. LED 77W - 10500 lm 3000 K
	APP. ILL. LED 1500 LM 7 W 3000K
	APP. ILL. LED 4300 LM 37 W 3000K
	APP. ILL. LED 2007 LM 37 W 3000K
	APP. ILL. LED LINEARE IP65 - 14.4W - 2300 lm
	KIT PER L'ALIMENTAZIONE IN VERSIONE EMERGENZA SU LAMPADA TIPO
	GRUPPO PRESE ENTRO SCATOLA PORTAFRUTTI INCASSATA A PARETE
	N° 1 PRESE 10/16A 2P+T
	BOX INCASSATO CONTENENTE N° 1 PRESE 10/16A 2P+T N° 2 PRESE 10/16A 2P+T N° 1 CONNETTORE RJ45 N° 1 INTERRUOTORE PULSANTE LUCE
	TRECCIA DI RAME NUDO DA 1x0.5 mm²
	CONDUITTA INTERRATA CON TUBO PE DOPPIA PARETE N° 1 Ø75 N° 2 Ø125
	POCHETTO DI TERRA IN ACCIAIO ZINCATO 1.5m INFISSO NEL TERRENO
	POZZETTO DI ISPEZIONE CARRABILE CON CHIUSURA IN GHISA UNI EN 124 C250 DN150 (DN150) CM 2 SCOPPIANTI
	PASSERELLA PORTACAVI A FILO POGATA A PARETE INTRADOSSO CONTROSOFFITTO
	CONDUITTA IN VISTA A PARETE TUBO EN15 (DN2)
	CASSETTA IP65 DA INCASSO 196x152x70
	CASSETTA IP65 DA INCASSO 196x152x70 - TELECOMUNICAZIONI
	PUNTO DI CONSEGNA ENERGIA ELETTRICA
	INTERRUPTORI GENERALI
	RIMOZIONE E NUOVA INSTALLAZIONE QUADRO ESISTENTE
	RACK SERVER
	PUNTO RETE RJ45
	HOTSPOT WI-FI
	RACK FLOOR DISTRIBUTION N°1
	SENSORE DI MOVIMENTO E LUMINOSITÀ
	SENSORE DI MOVIMENTO
	PRESA INTERBLOCCATA 3P+T 16A
	PRESA INTERBLOCCATA 2P+T 16A
	PANNELLO FOTOVOLTAICO 400 W, 2 M2
	SOTTOQUADRO CLIMA
	QUADRO FOTOVOLTAICO
	INVERTER FOTOVOLTAICO
	CONDUITTA ASCENDENTE/DESCENDENTE

 **Comune di PALAU**
Provincia di Sassari - Zona Omogenea Olbia - Tempio
Sindaco: Francesco Giuseppe Manna

Piano straordinario di Edilizia Scolastica IscoI@.
Programma asse I - Scuole del nuovo Millennio -
Ampliamento in sopraelevazione con riqualificazione energetica e
funzionale della scuola primaria di Palau sita in Via Incrociatore Trieste
Responsabile del Procedimento: Arch. Giovanni Tiveddu



Progetto di FATTIBILITÀ TECNICO-ECONOMICA
Distribuzione planimetrica impianti elettrici e ausiliari - Pianta Piano 2

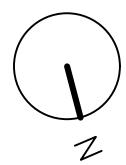

PIANTA PIANO 2 |
Scuola Primaria |
scala 1:100 |

 **Officine 18**
ufficienedicetto

Progettazione:
OFFICINE 18
Società di ingegneria
via Alagor 8, 09123 Cagliari (CA)
info@ufficienedicetto.it
Arch. Mattia Giuseppe Barranca
Arch. Leonardo Scialas
Dott. Agr. Federico Corona
Dott.ssa Elisabetta Tuveri

revisione	data	codice elaborato
00	14/09/2023	01_MPF_30_PLA